


План второго этажа Свет.

Экспликация помещений 2-го этажа

№ пом.	Наименование	Площадь, м²
7	Спальня	12,9
8	Спальня	15,9
9	Холл	6,6
10	Кабинет	10,4
11	С/У	5
12	Кладовая	6
ВСЕГО:		57,80

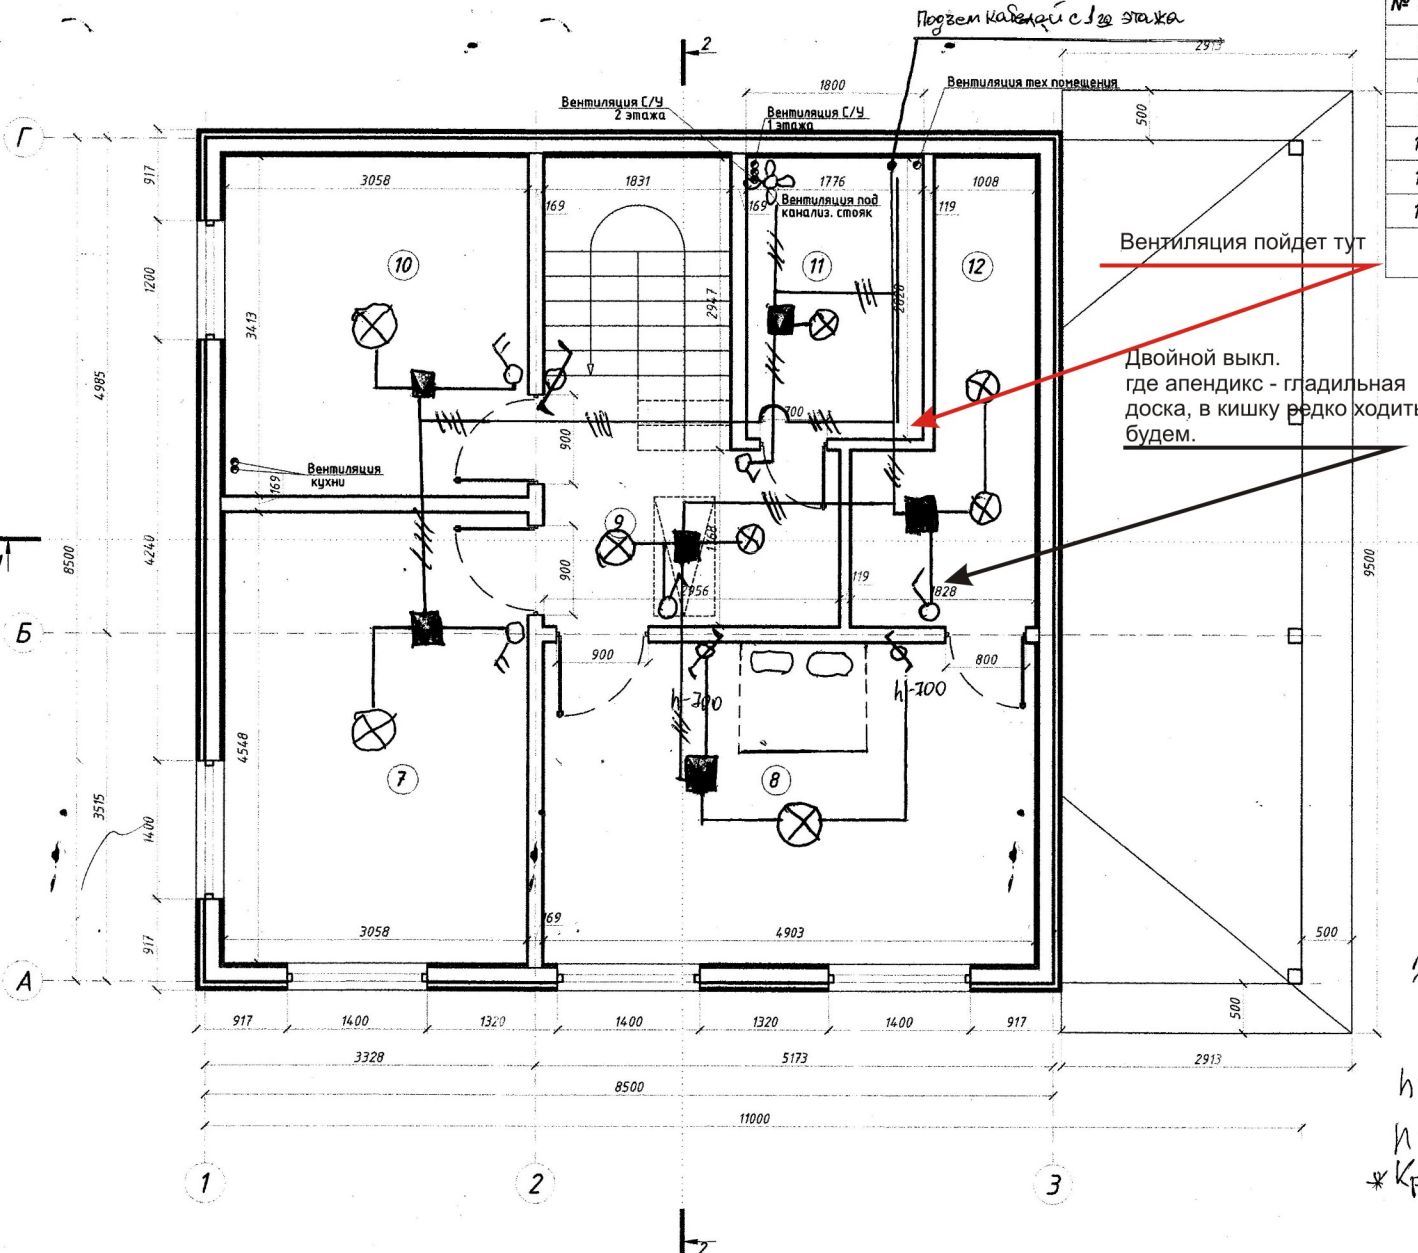

- ⌚ - Выключатель одноклавишный
- ⌚ - Выключатель двухклавишный
- ⌚ - Переключатель на два напр.
- ⌚ - Коробка распределительная
- ⊗ - Светильник
- — — - Линия питания гр. 3
- — — - Линия питания гр. 4
- ⊗ - Вентилятор вытяжной

≈ Σ = Кабель NYM-3x1,5
140 м.

h-900 мм. для выключателей

h-350 мм. для розеток

* Кроме специально обозначенных.

Примечания

1. Разрез 1-1, 2-2 см на листе АР - 14, 15.

Инв.№ подл. Подпись и Дата. Взам. Инв.№

Изм.	Кол.	Лист	№ док.	Подпись	Дата
Архитектор					
Заказчик					

СВЕЩЕНИЕ
План второго этажа

Стадия	Лист	Листов
АР	3	

План первого этажа

Экспликация помещений 1-го этажа


№ пом.	Наименование	Площадь, м²
1	Кухня-гостиная	32,1
2	Холл	10,3
3	Спальня	8,6
4	С/У	4,3
5	Техпомещение	3,55
6	Терраса	18,8
ВСЕГО:		77,65

- - Выкл. одноклавишный
- ⊗ - Выкл. двухклавишный
- ⊗ - Переключатель на два напр.
- ⊠ - Коробка распредел.
- ⊗ - светильник
- ⊠ - Щит распределит.
- - Линия питания группа 1
- - Линия питания группа 2
- ⌒ - Выпуск провода для подсветки рабочей поверхн.
- ⊗ - Вентиляция

≈ Σ - 135 м. кабеля НУМ-3х1,5

h - 900 мм. для выключателей
h - 350 мм. для розеток
Примечания
1. Разрез 1-1, 2-2 см на листе АР - 14, 15.
* Кроме специально обозначенных

Изм.	Кол.	Лист	№ док.	Подпись	Дата	Освещение	Стадия	Лист	Листов
Архитектор						План первого этажа	АР	2	
Заказчик									

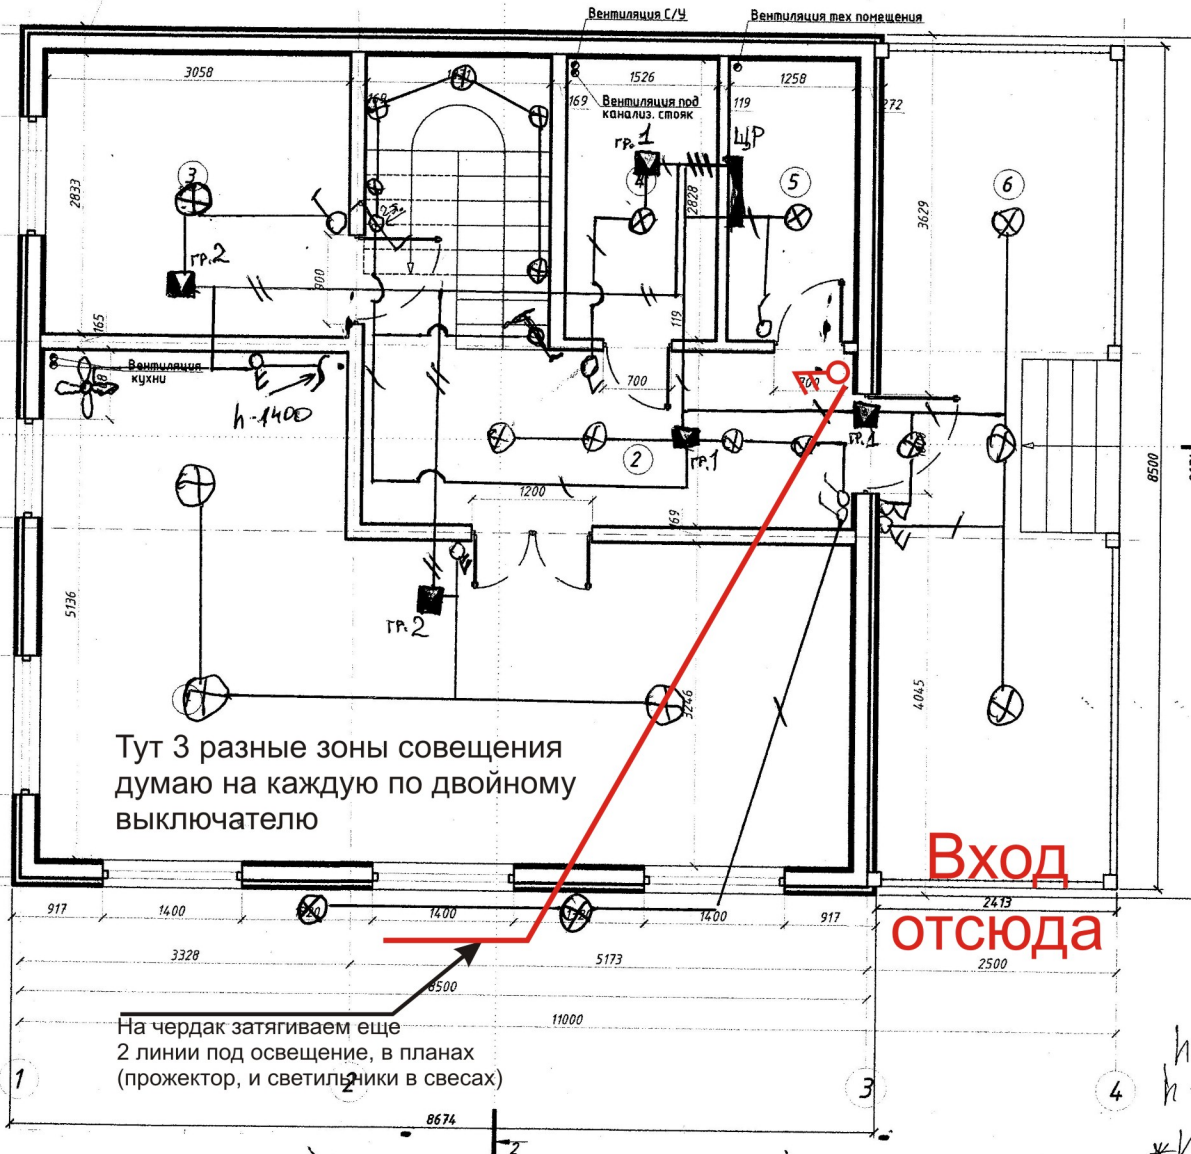

Инв.№ подл. Подпись и дата Взам. Инв.№

Под потолок отдельная линия на приточно/вытяжную установку 10А(это с огромным запасом)

План второго этажа

Размещение розеток

Подрез кабельных линий

Экспликация помещений 2-го этажа

№ пом.	Наименование	Площадь, м²
7	Спальня	13,9
8	Спальня	15,9
9	Холл	6,6
10	Кабинет	10,4
11	С/У	5
12	Кладовая	6
ВСЕГО:		57.80

⊕ - Блок розеточный 1 пост.

⊕ - Блок розеточный 2 поста.

⊕ - Блок розеточный 3 поста

⊕ - Блок розеточный телевизионный

⊕ - обозначение группы линий питания

Σ - Кабель NYM 3x2,5
142 м (с учетом чердака)

h-350мм - для розеток
кроме специально обозначенных

Думаю имеет смысл
отдельной линией пустить

Примечания

1. Разрез 1-1, 2-2 см на листе АР - 14, 15.

Инв.№ подл. Подпись и дата. Взам. Инв.№

Изм.	Кол.	Лист	№ док.	Подпись	Дата
Архитектор					
Заказчик					


План второго этажа

Стадия	Лист	Листов
АР	3	

Изм.	Кол.	Лист	№ док	Подпись	Розетки	Стадия	Лист	Листов
Архитектор					План первого этажа	АР	2	
Заказчик								

Инв.№ подл.	Подпись и дата	Взам.инв.№
-------------	----------------	------------

План первого этажа

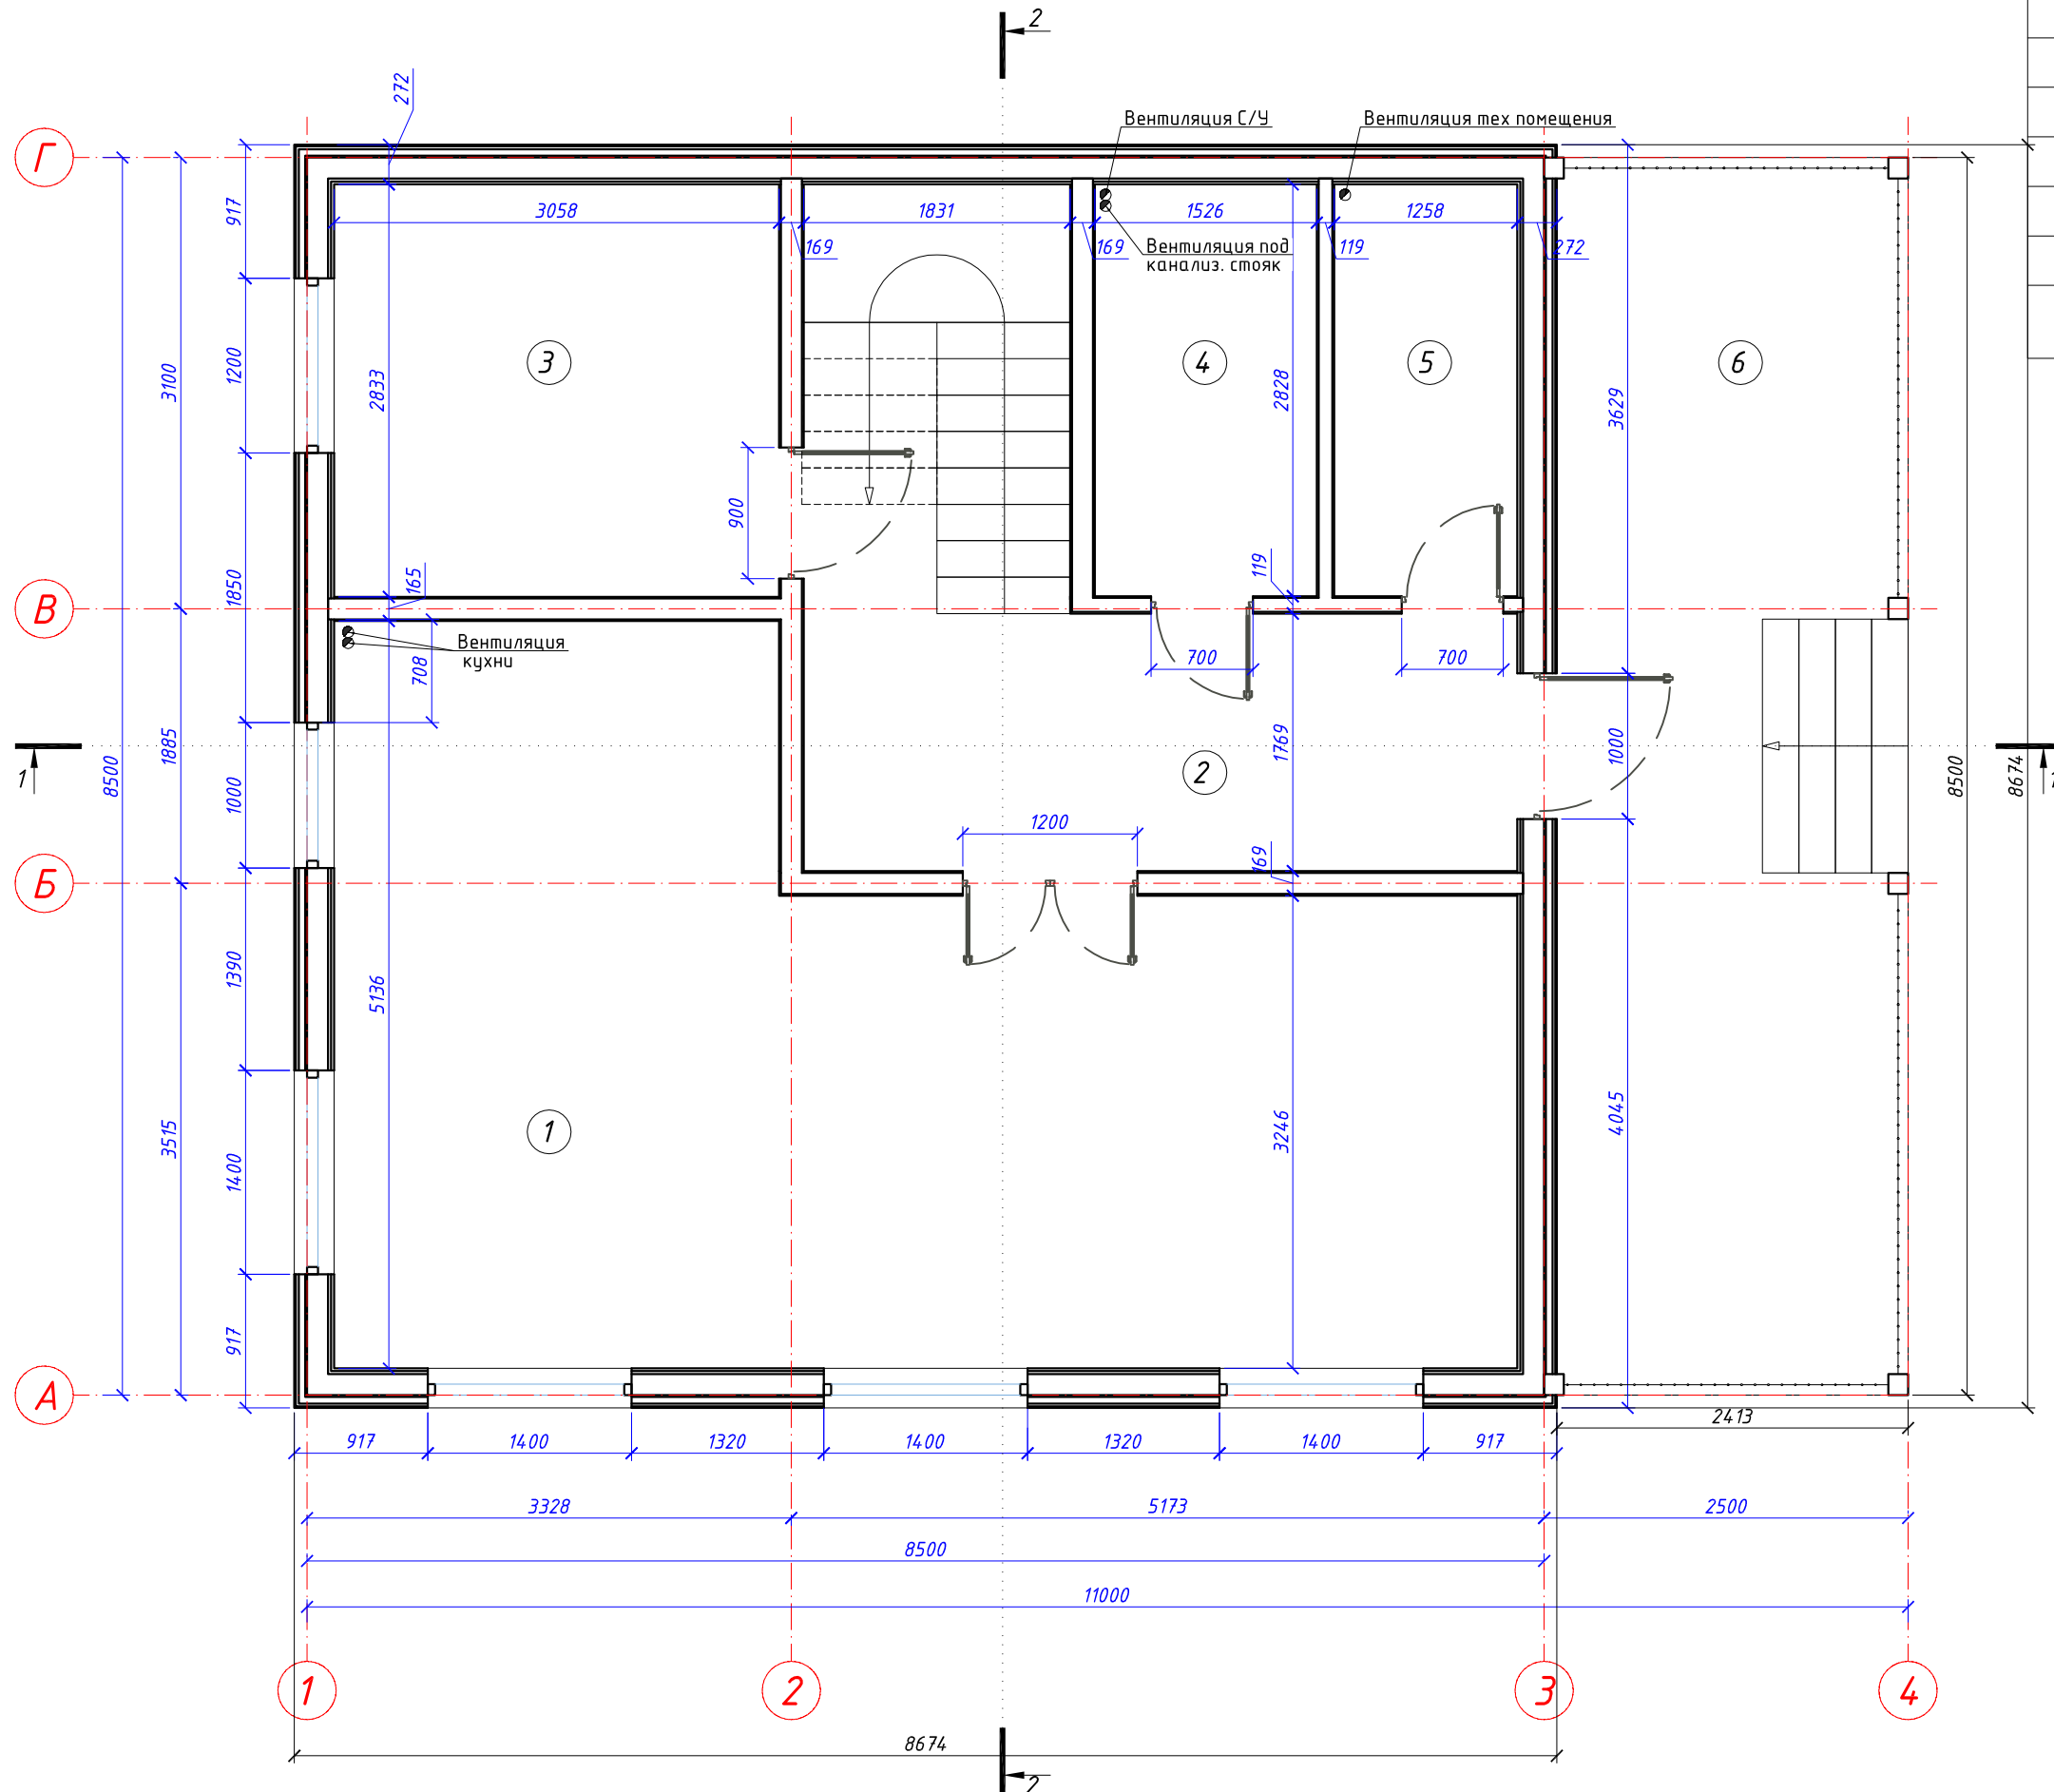

<i>Экспликация помещений 1-го этажа</i>		
<i>№ пом.</i>	<i>Наименование</i>	<i>Площадь, м²</i>
1	Кухня-гостиная	32,1
2	Холл	10,3
3	Спальня	8,6
4	С/У	4,3
5	Техпомещение	3,55
6	Терраса	18,8
	ВСЕГО:	77.65


Примечания
1. Разрез 1-1, 2-2 см на листе АР – 14, 15.

Изм.	Кол.	Лист	№ док	Подпись	Дата	План первого этажа	Стадия	Лист	Листов
Архитектор							АР	2	
Заказчик									

Инв. N подл.	Подпись и дата	Взам. инв. N
--------------	----------------	--------------

План второго этажа

Экспликация помещений 2-го этажа		
№ пом.	Наименование	Площадь, м²
7	Спальня	13,9
8	Спальня	15,9
9	Холл	6,6
10	Кабинет	10,4
11	С/У	5
12	Кладовая	6
ВСЕГО:		57,80

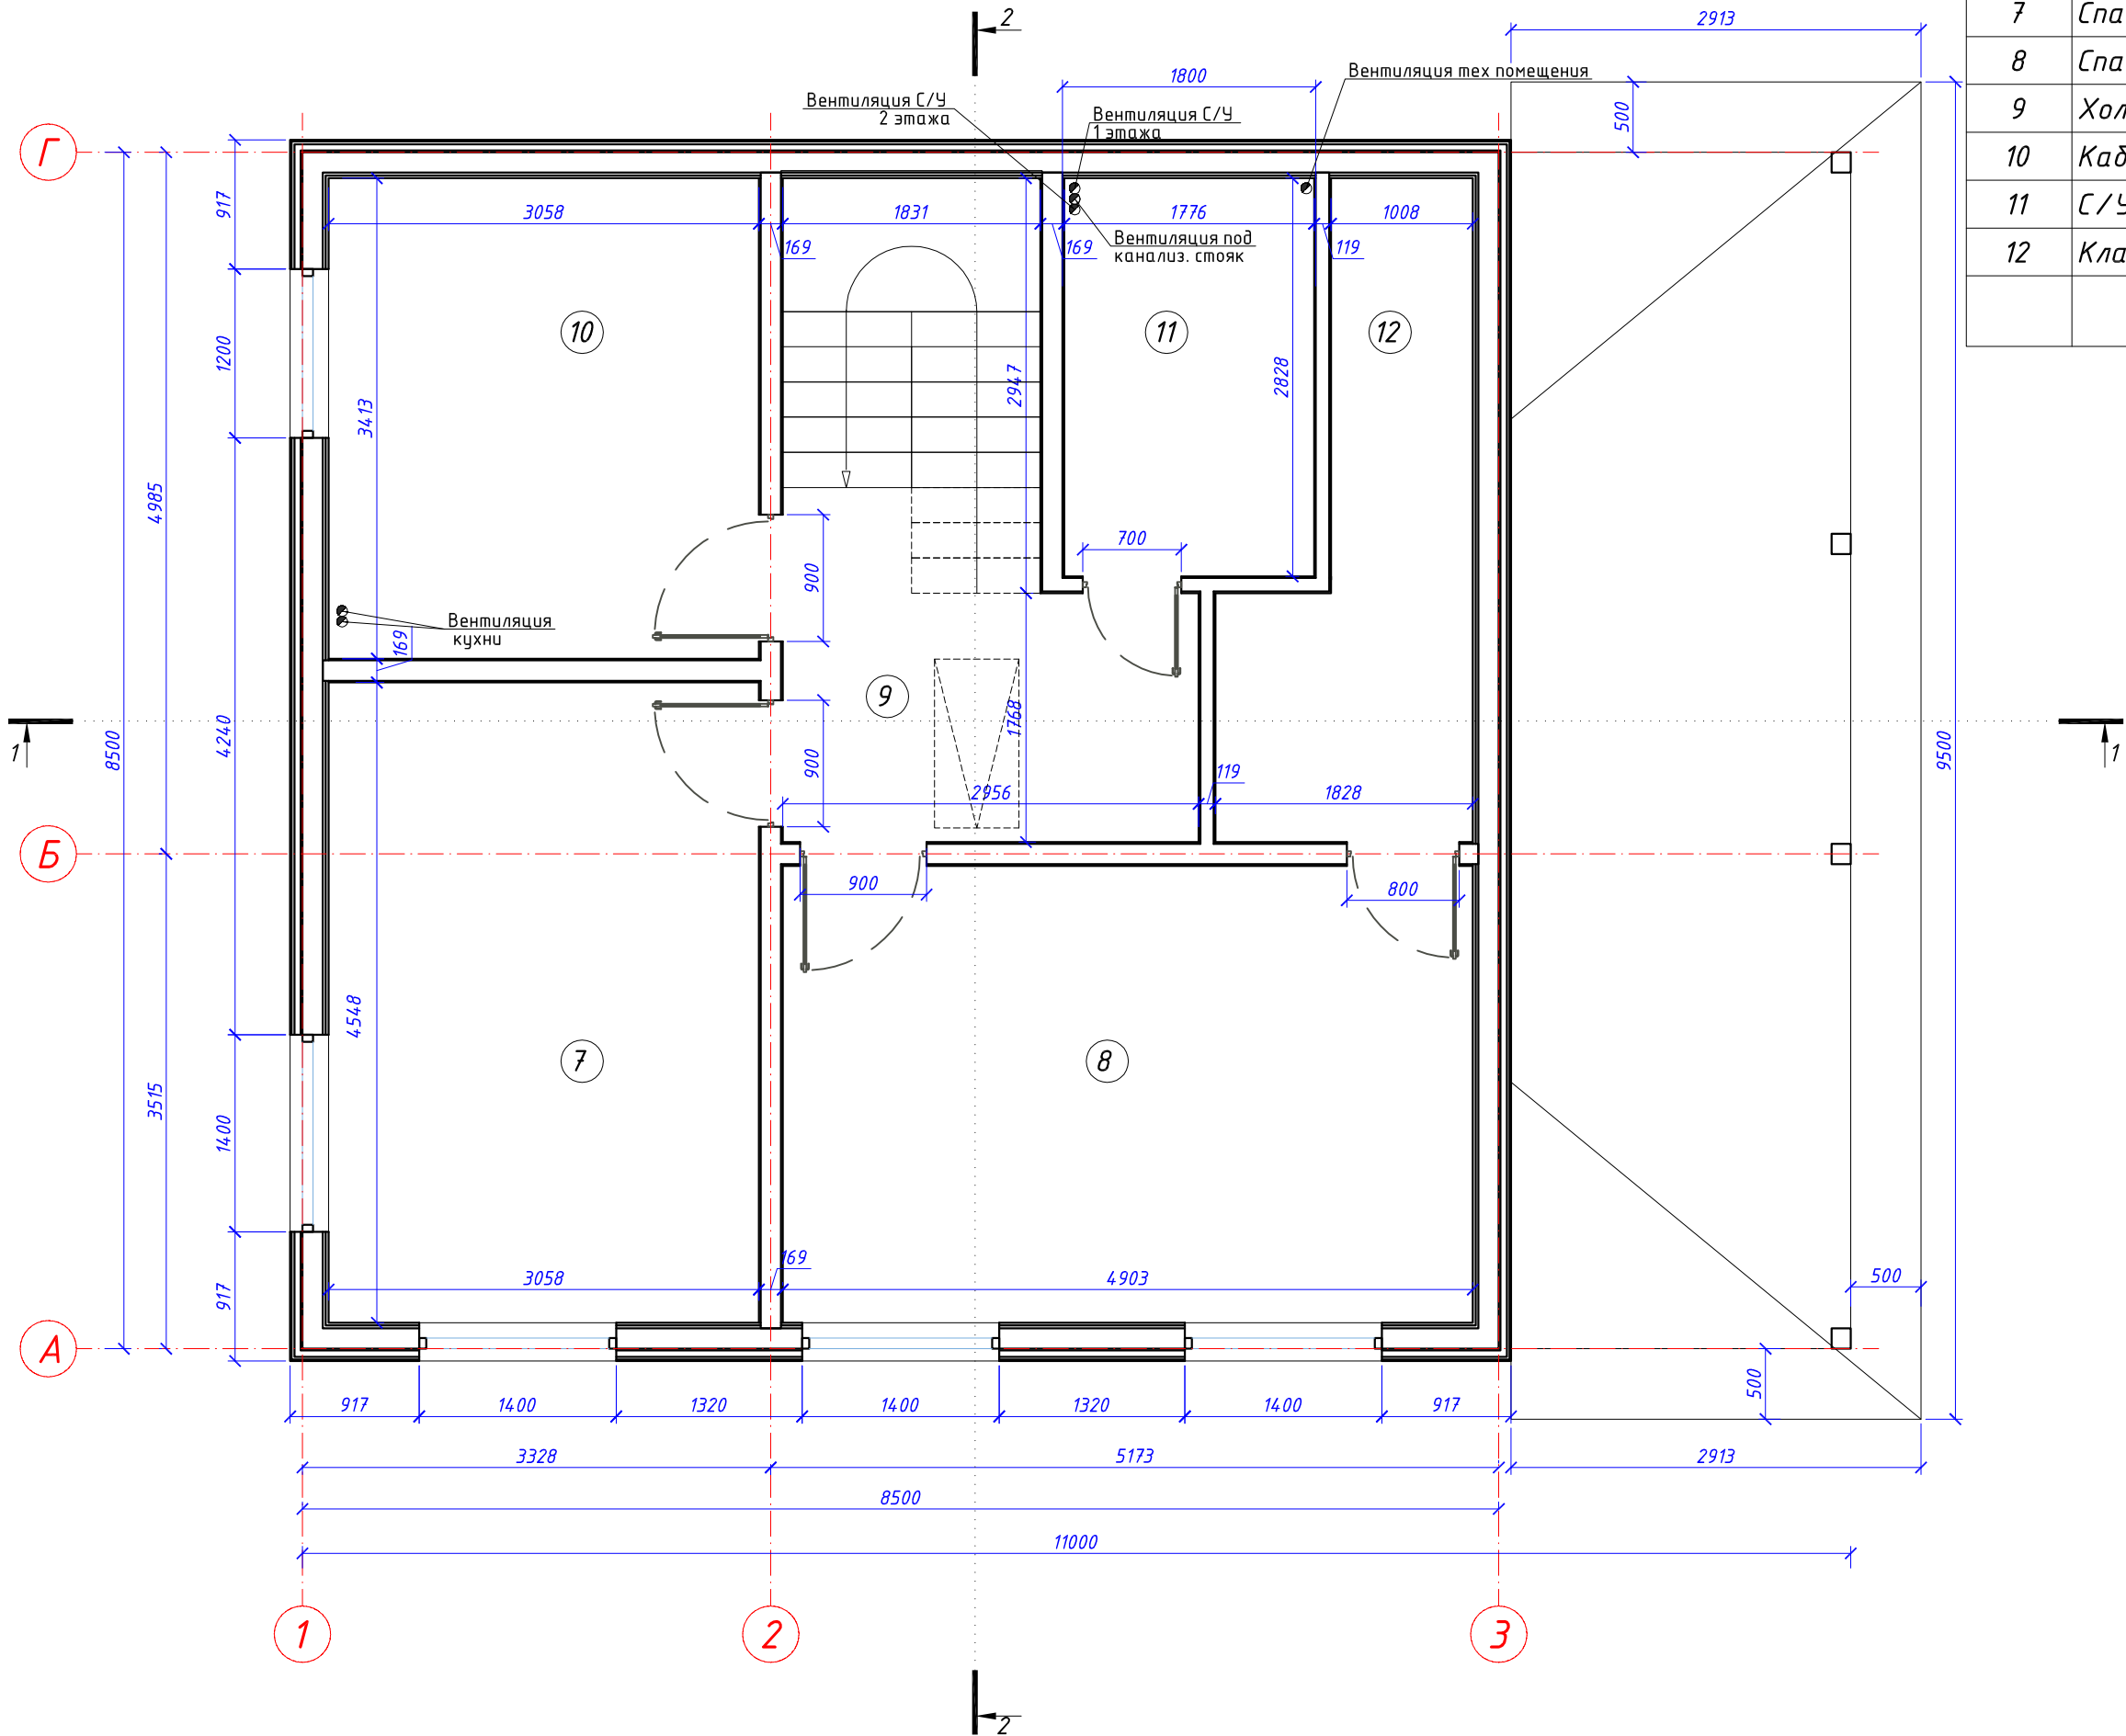


Примечания
1. Разрез 1-1, 2-2 см на листе АР - 14, 15.

Инв.№ подл.

Подпись и дата. Взам.инв.№

Изм.	Кол.	Лист	№ док	Подпись	Дата	План второго этажа	Стадия	Лист	Листов
Архитектор							АР	3	
Заказчик									


Фасад 1-4

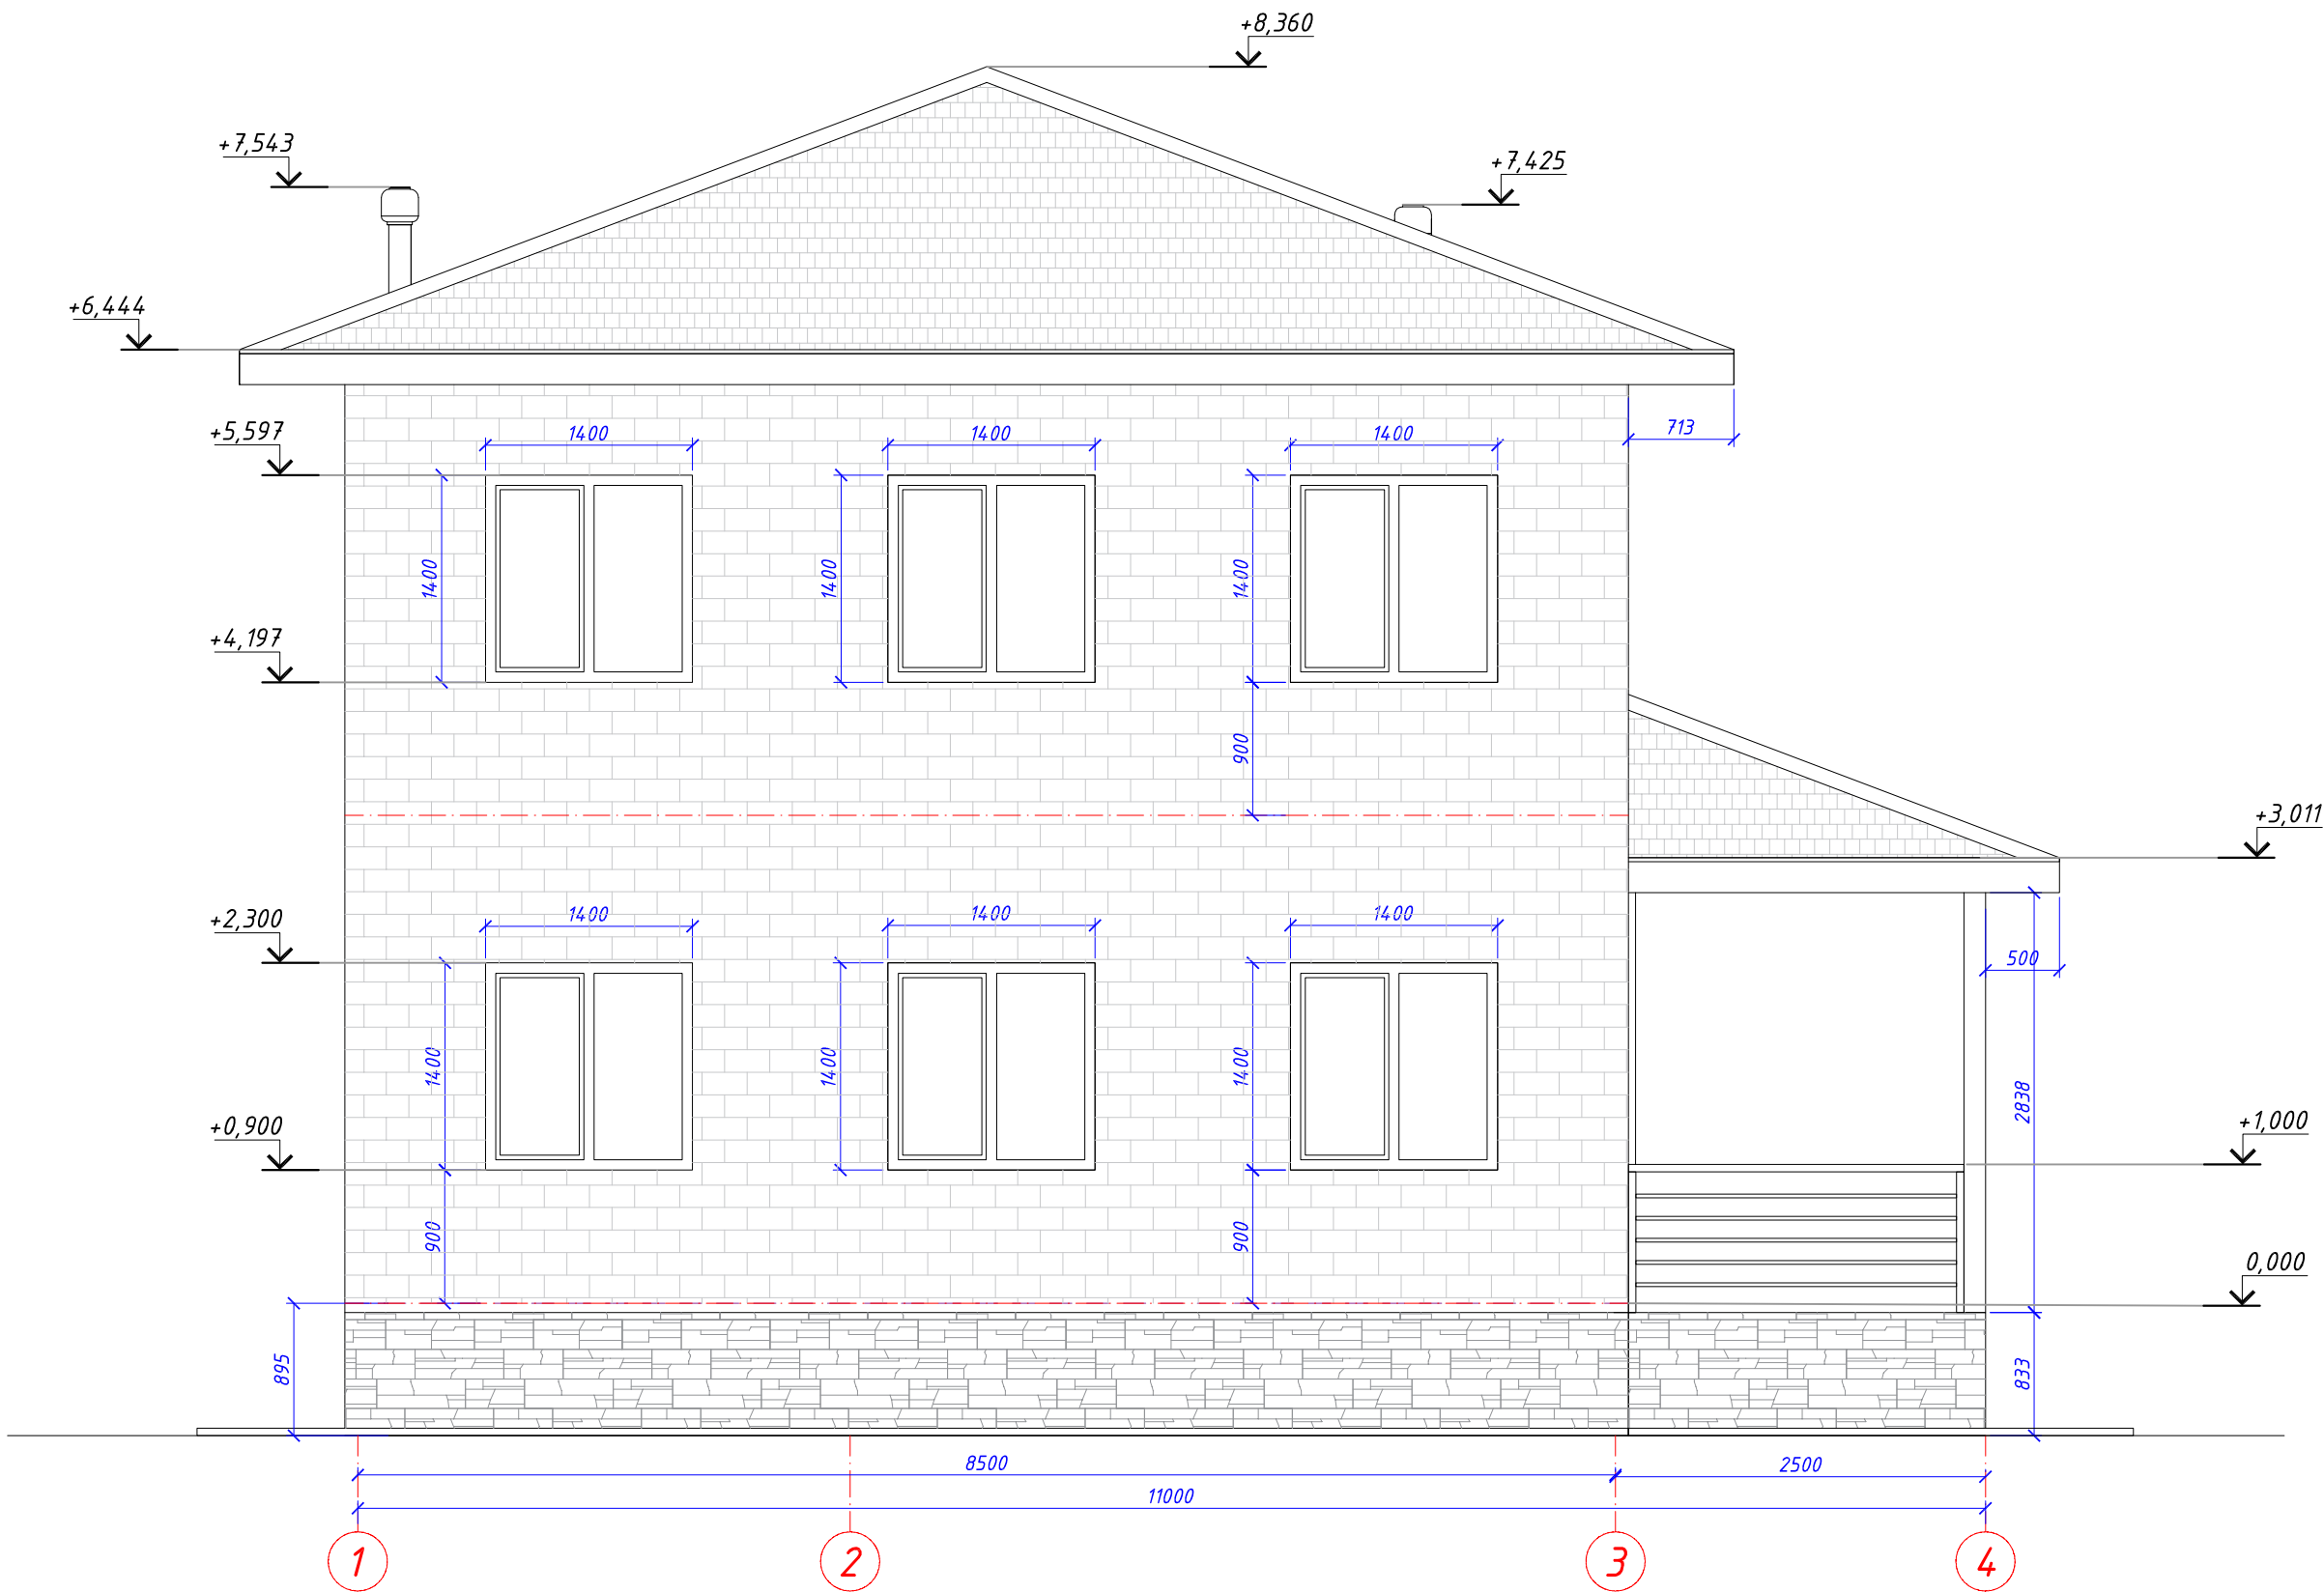

Инв.№ подл.	Подпись и дата	Взам.инв.№

Изм.	Кол.	Лист	№ док	Подпись	Дата	Фасад 1-4	Стадия	Лист	Листов
Архитектор							АР	6	
Заказчик									


Фасад 4-1

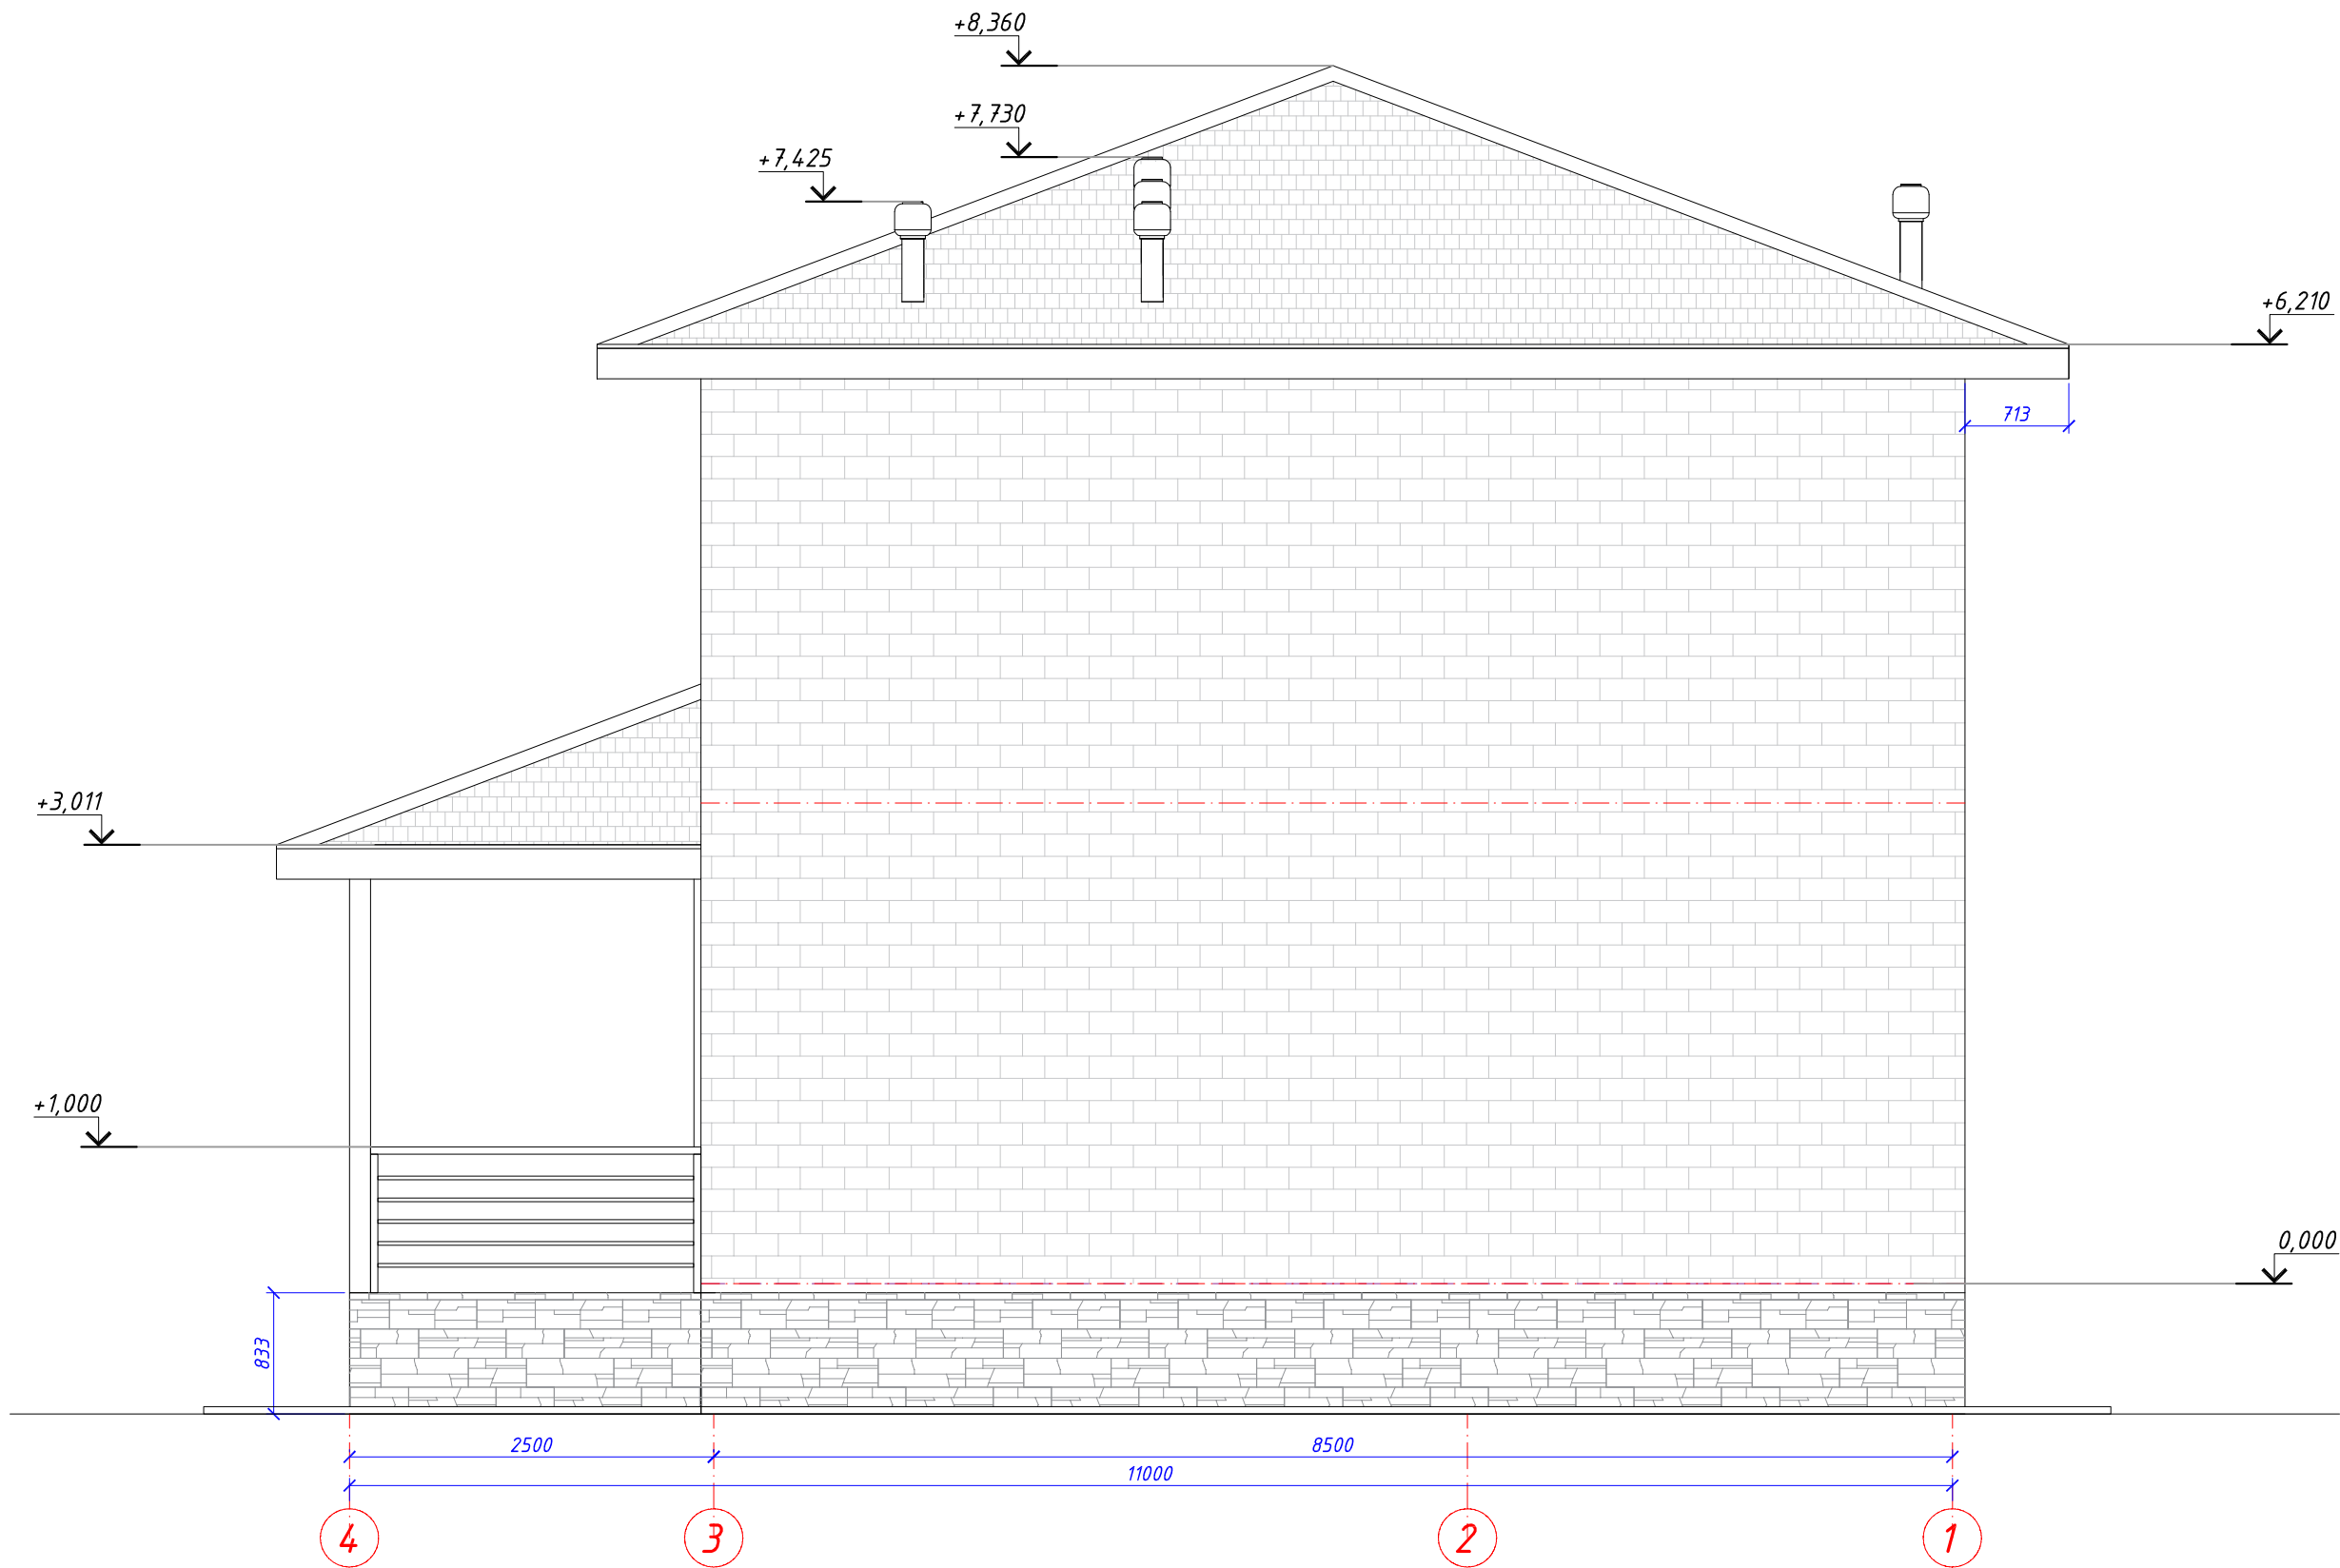

Инв.№ подл.	Подпись и дата	Взам.инв.№

Изм.	Кол.	Лист	№ док	Подпись	Дата	Фасад 4-1	Стадия	Лист	Листов
Архитектор							АР	7	
Заказчик									


Фасад А-Г

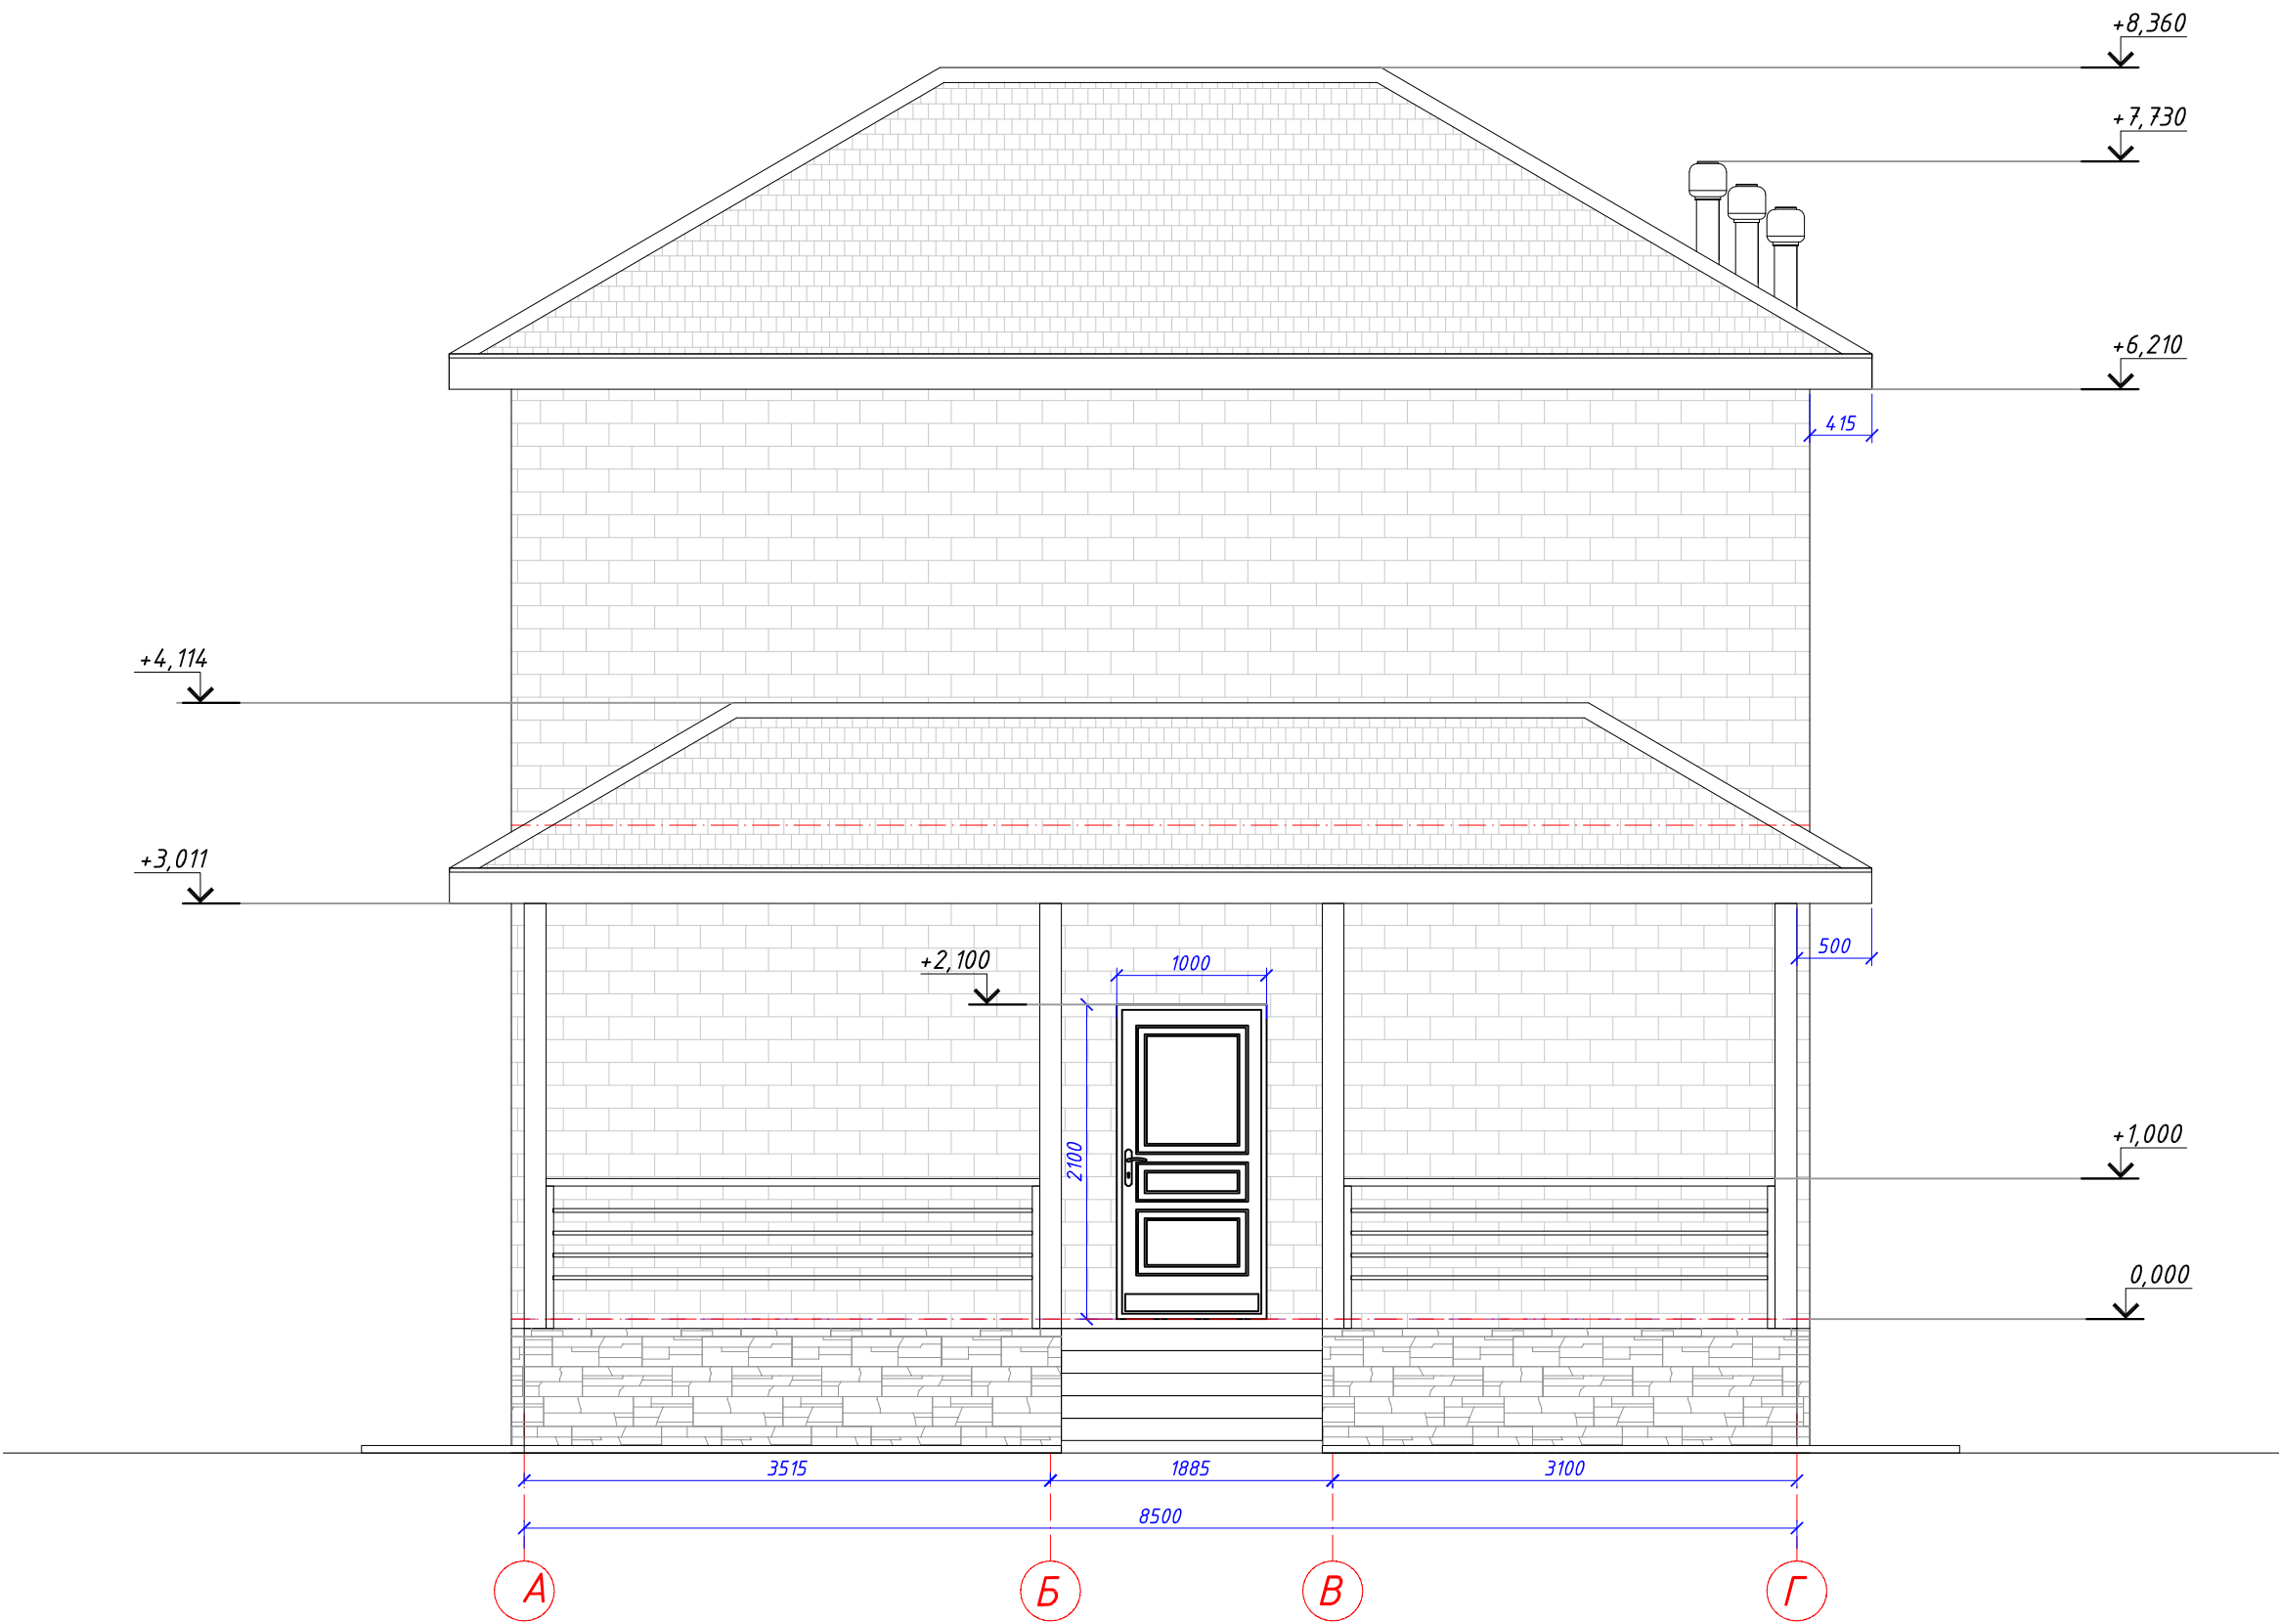

Инв.№ подл.	Подпись и дата	Взам.инв.№


Изм.	Кол.	Лист	№ док	Подпись	Дата	Фасад А-Г	Стадия	Лист	Листов
Архитектор							АР	8	
Заказчик									

Фасад Г-А

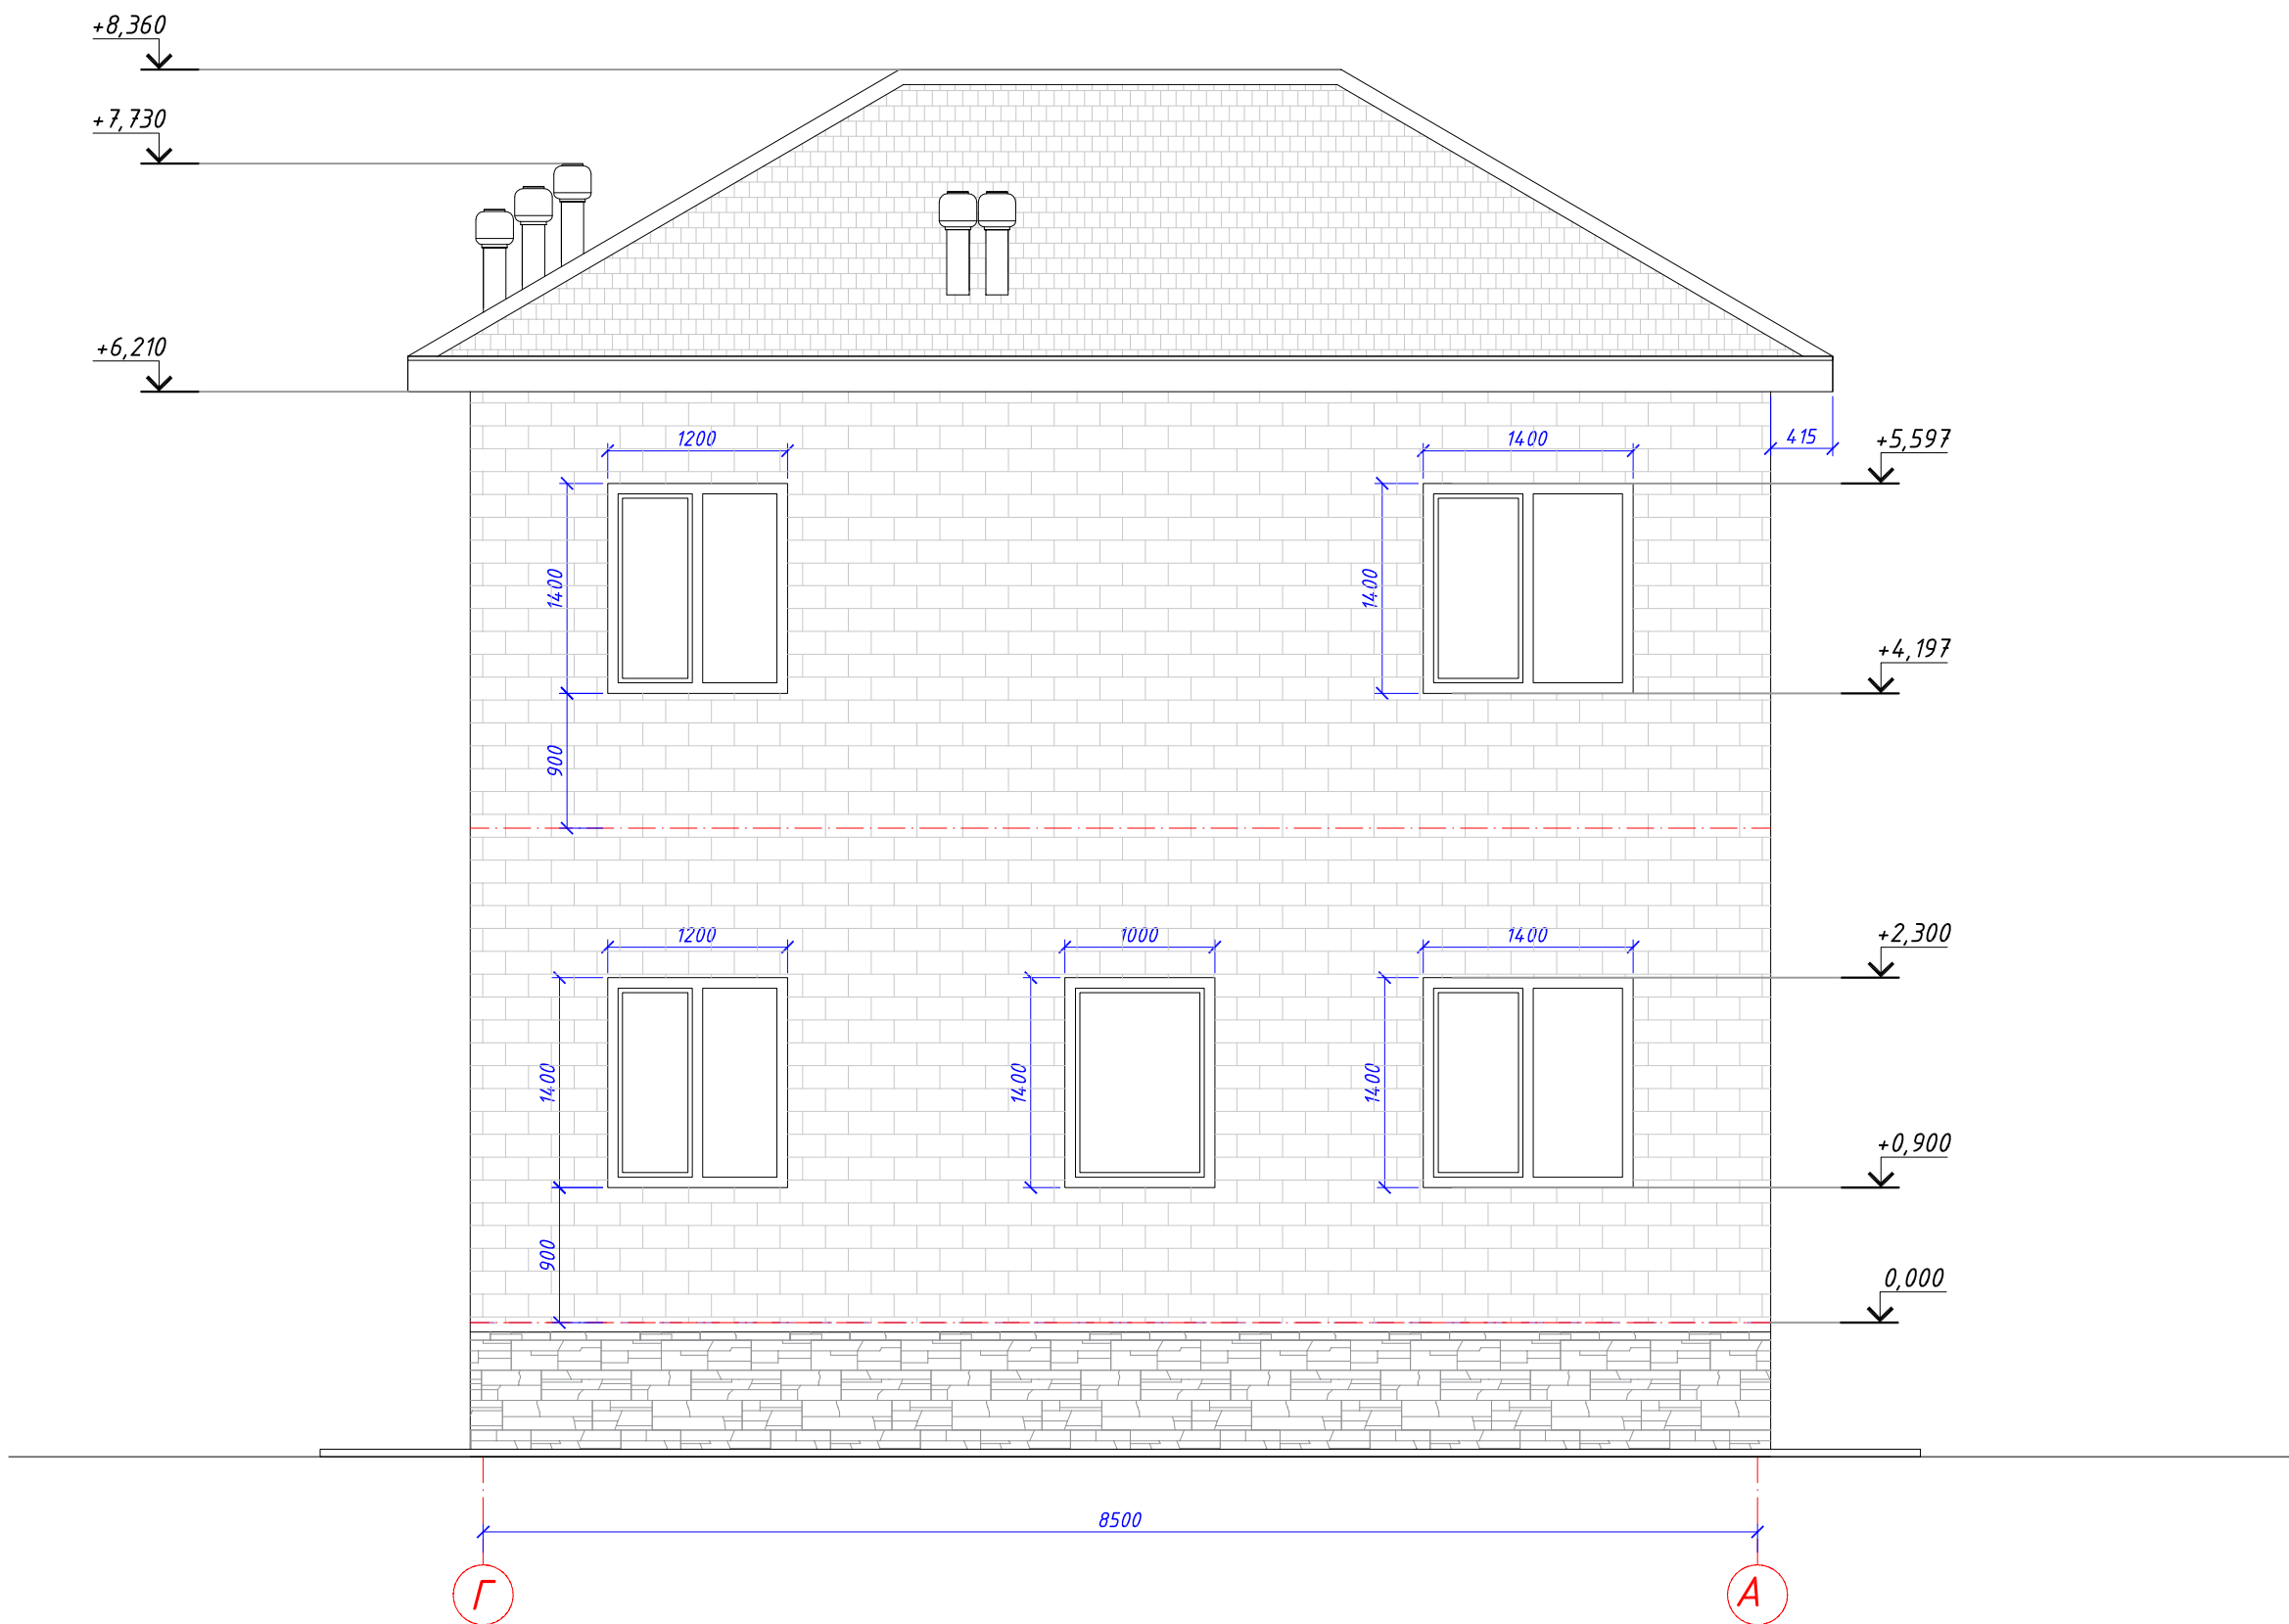

Изм.	Кол.	Лист	№ док	Подпись	Дата	Фасад Г-А	Стадия	Лист	Листов
Архитектор							АР	9	
Заказчик									


Разрез 1-1

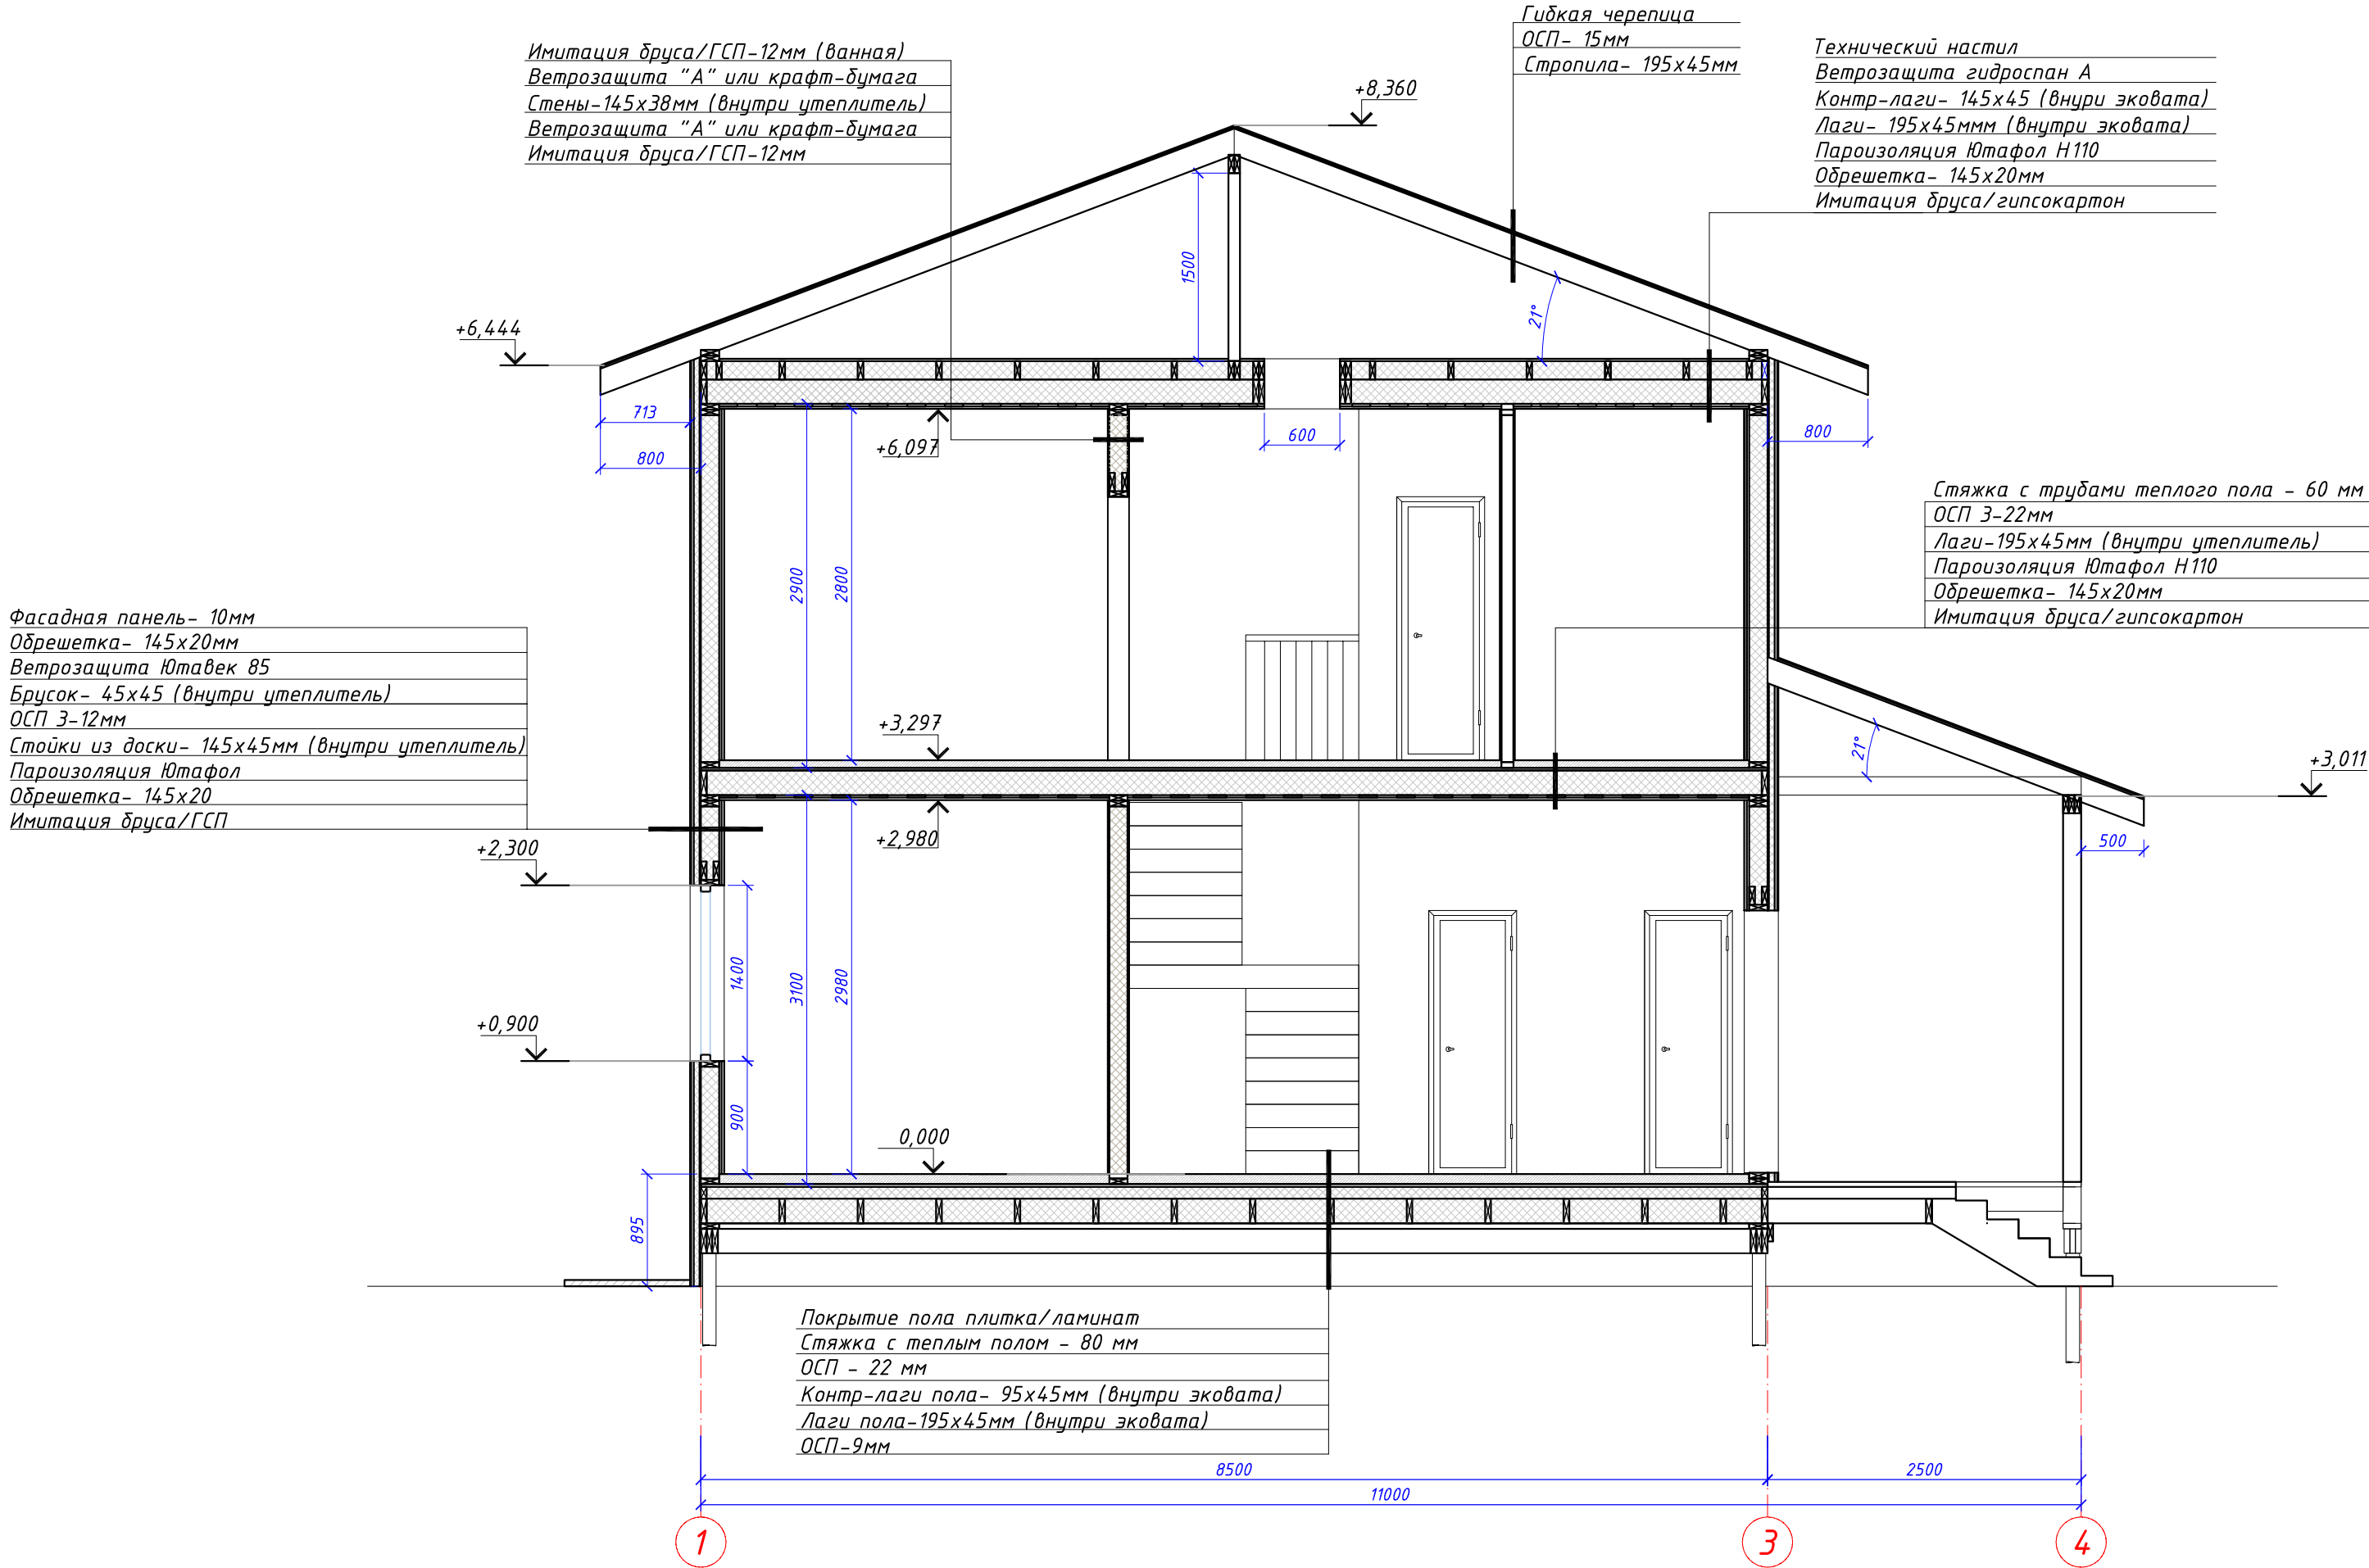

Инв.№ подл. Инв.№ вкл. Дата Взам.инв.№

Изм.	Кол.	Лист	№ док	Подпись	Дата	План второго этажа	Стадия	Лист	Листов
Архитектор							АР	14	
Заказчик									

Разрез 2-2

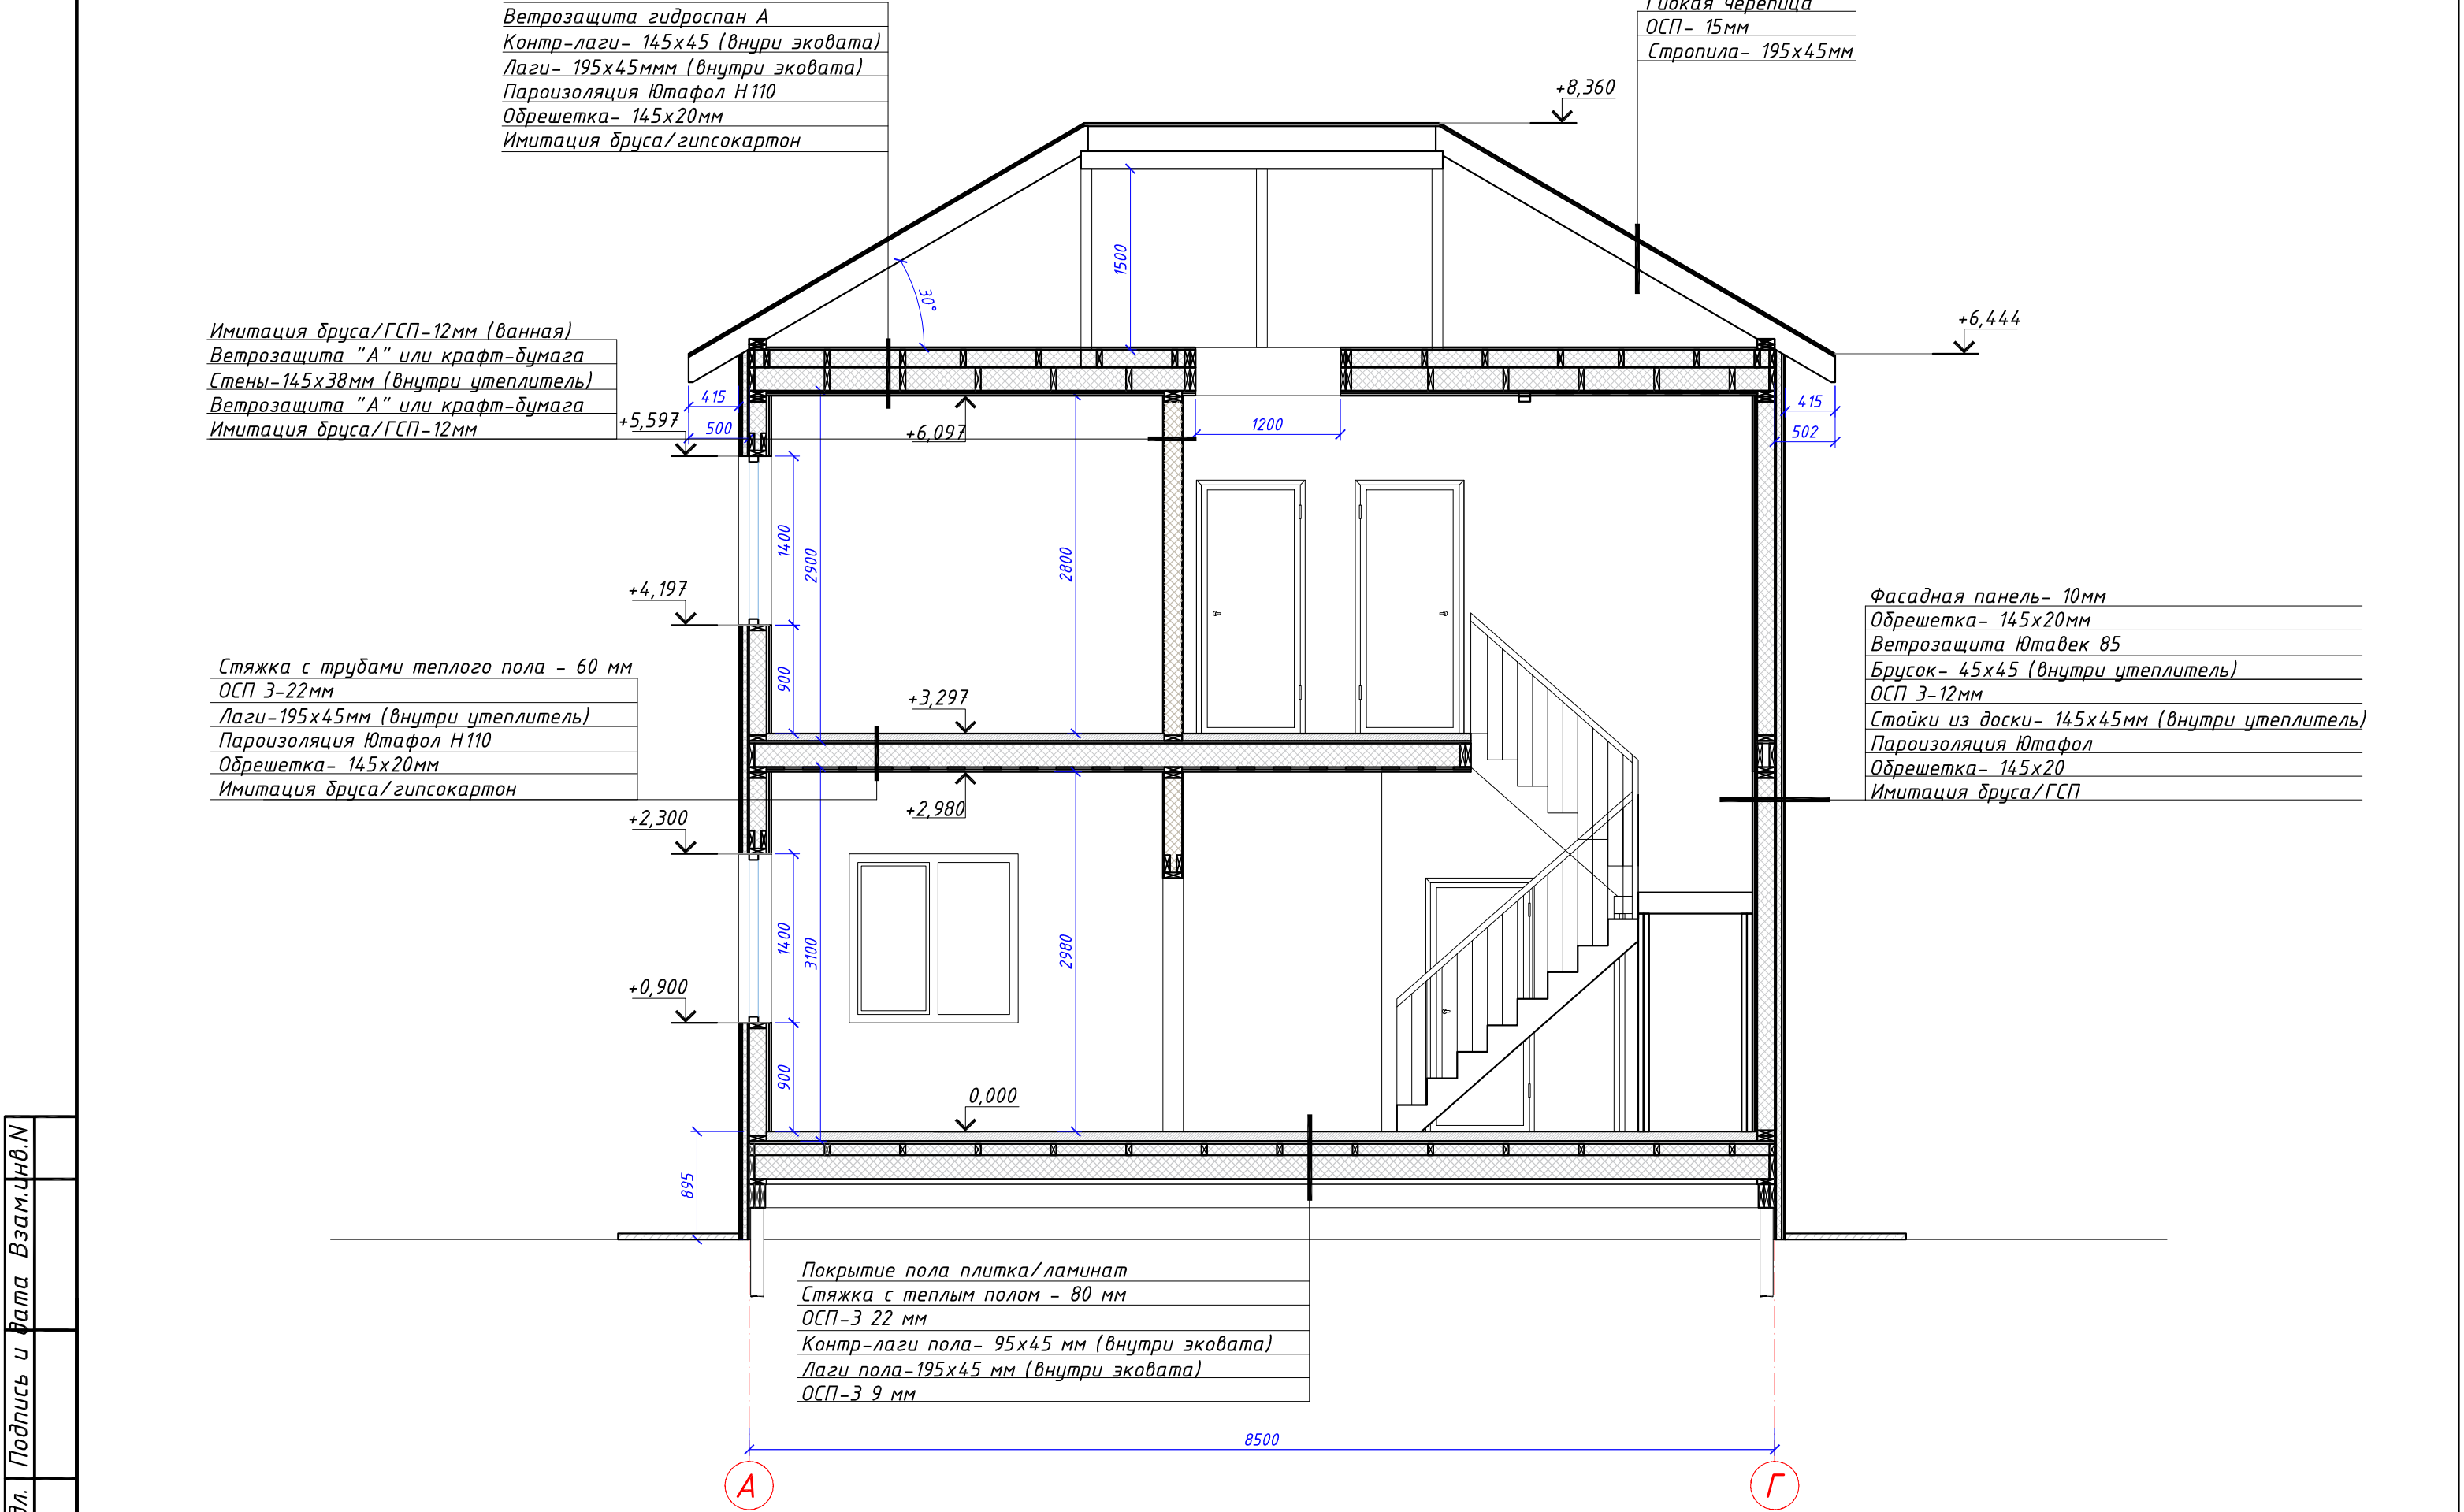

Инв.№ подл. Инв.№ вкл. Дата Взам. Инв.№

Изм.	Кол.	Лист	№ док	Подпись	Дата	Стадия	Лист	Листов
Архитектор						АР	15	
Заказчик								

План второго этажа